


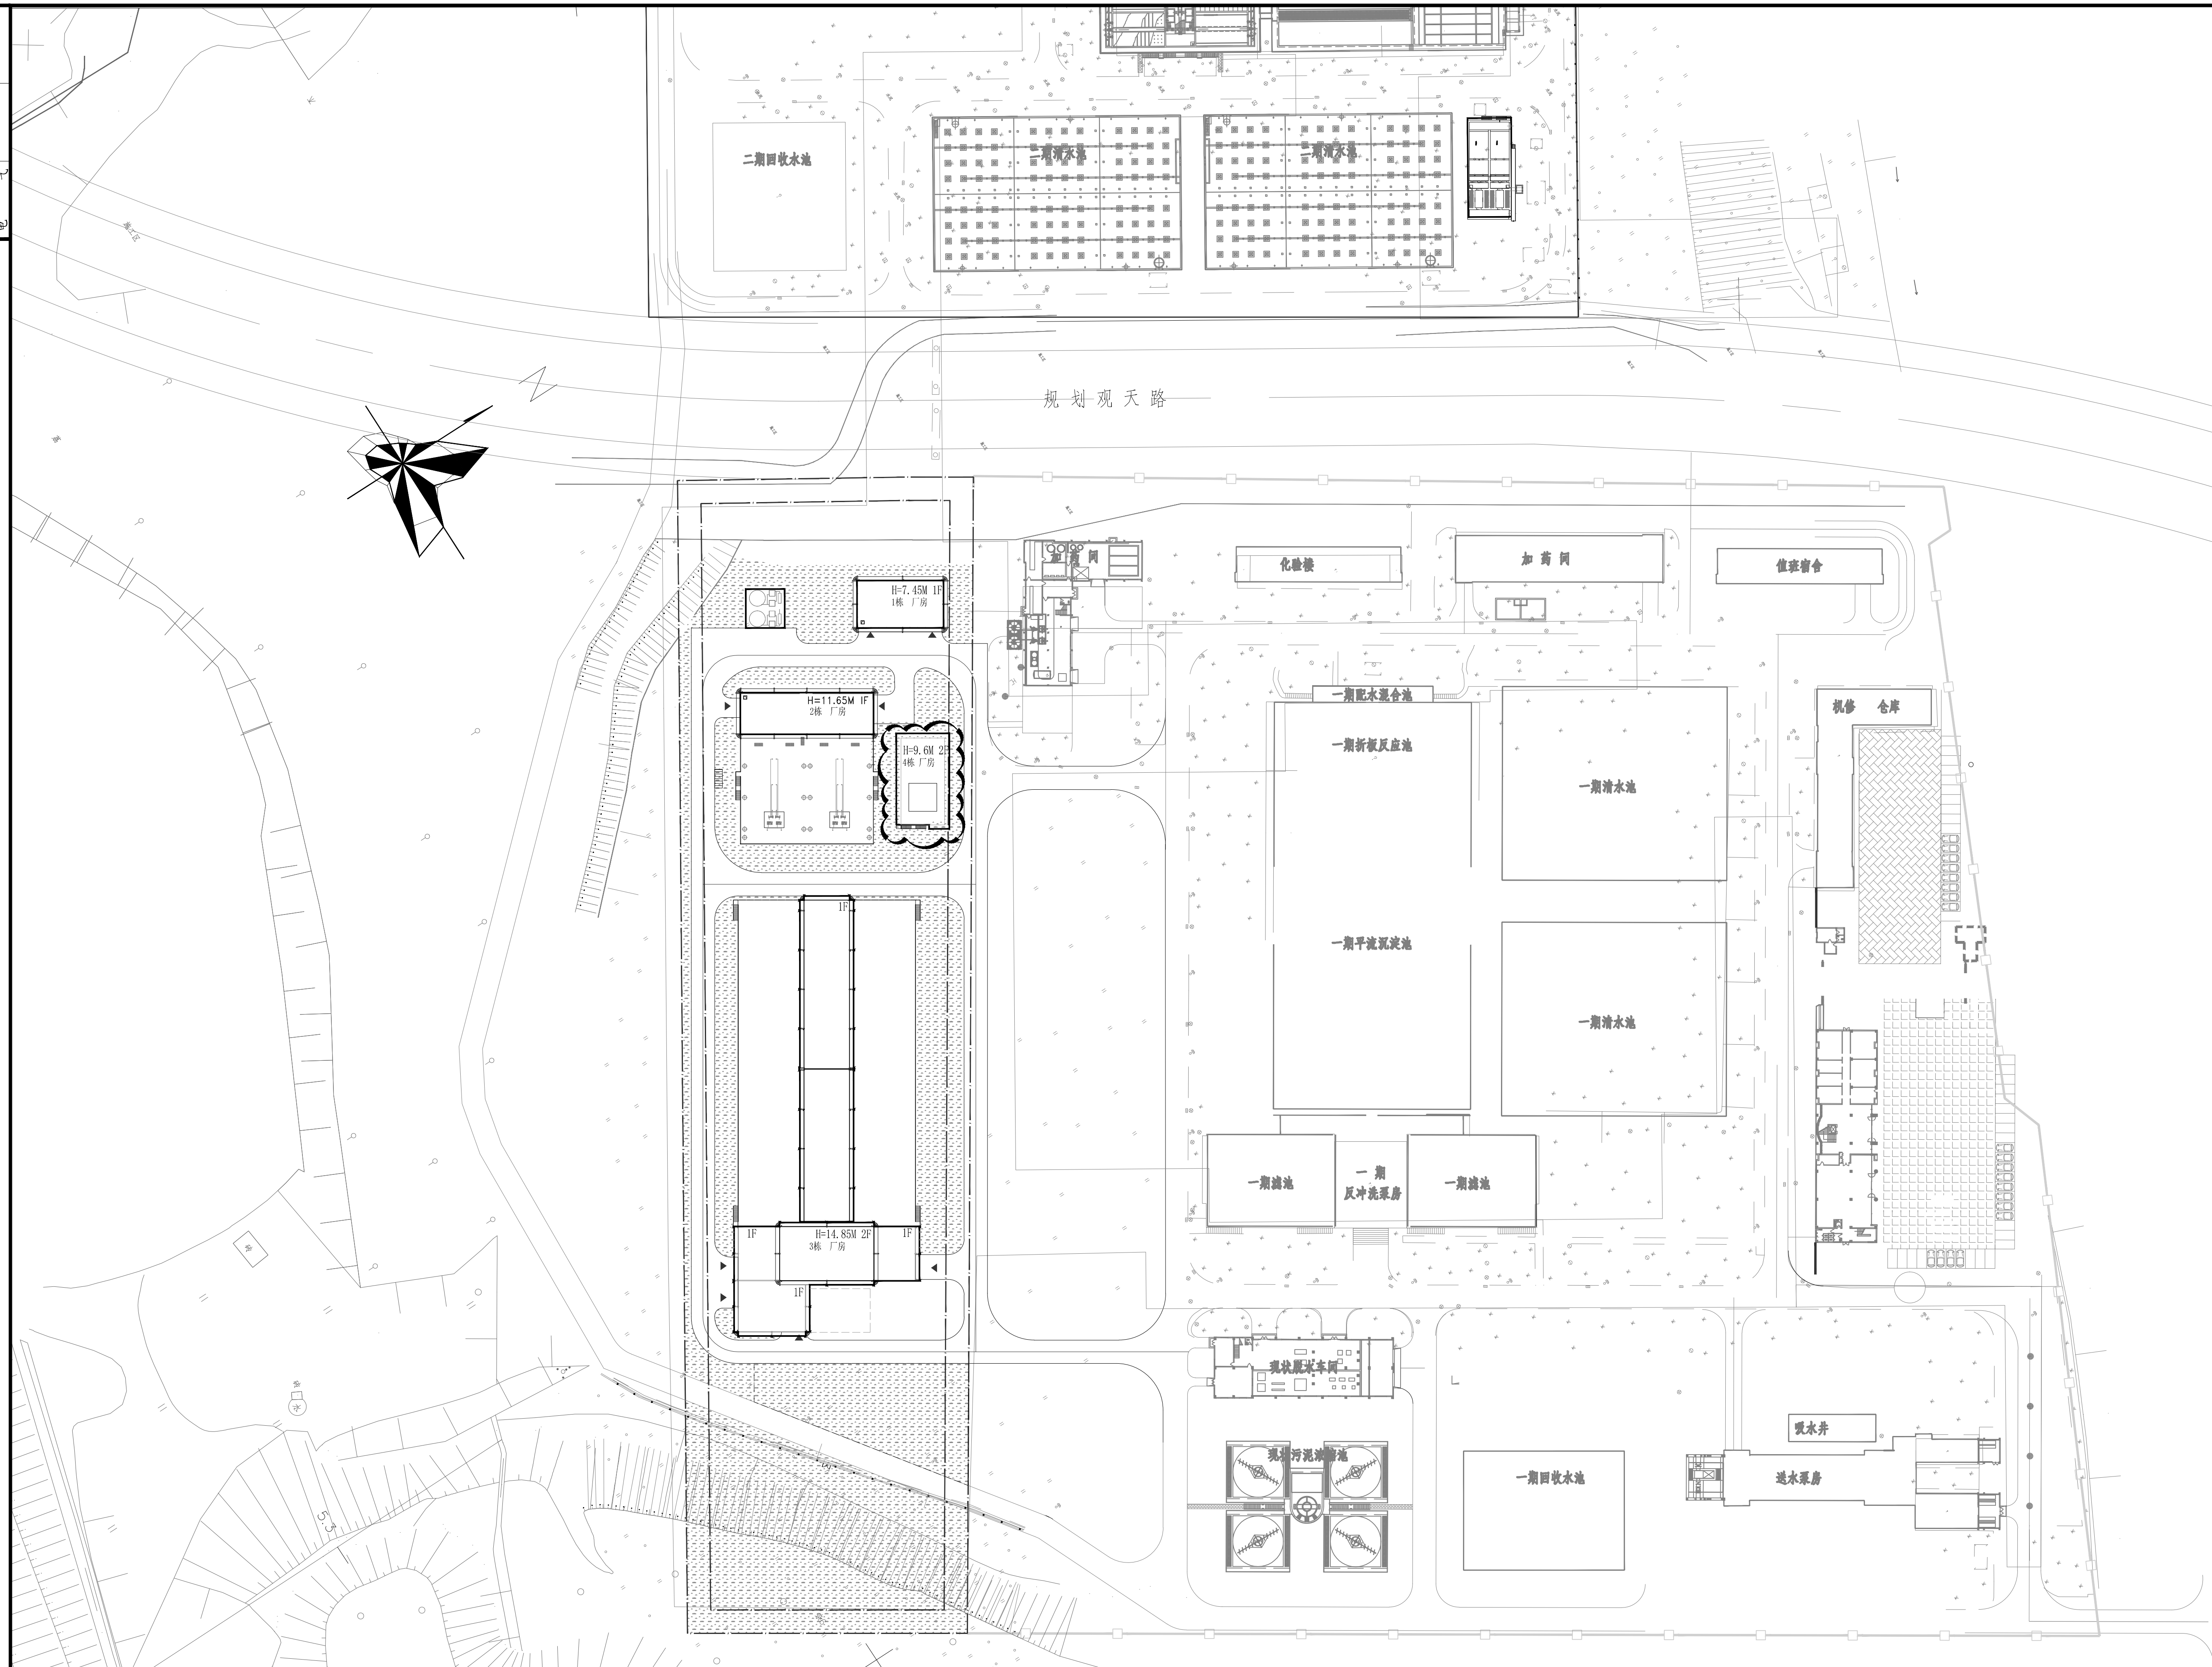

建筑屋顶总平面图 1:800

 中国市政工程中南设计研究院有限公司 工程设计的综合资质甲级A42001257 工程咨询甲级12120070023				工程名称 龙华水务灌溉蓄坑水厂	
				子项 工程设计总图	
审定 核定 审核 项目负责人 徐彦飞				专业负责人 董乙鑫 董乙鑫 董乙鑫 董乙鑫	
				设计 董乙鑫 董乙鑫 董乙鑫	
				设计 董乙鑫 董乙鑫 董乙鑫	
				设计 董乙鑫 董乙鑫 董乙鑫	
建筑屋顶总平面图				设计号 绘07-2019011	
				设计阶段 竣工图	
				图号 JJ020102-002-01/01	
				日期 2023.05	